


Выполнение научно-исследовательских работ по теме:
«Подготовка Проекта внесения изменений в Генеральный план Шалинского городского округа»

Карта инженерной инфраструктуры и инженерного благоустройства территорий Шалинского городского округа применительно к д. Ижболда,
М 1:2000

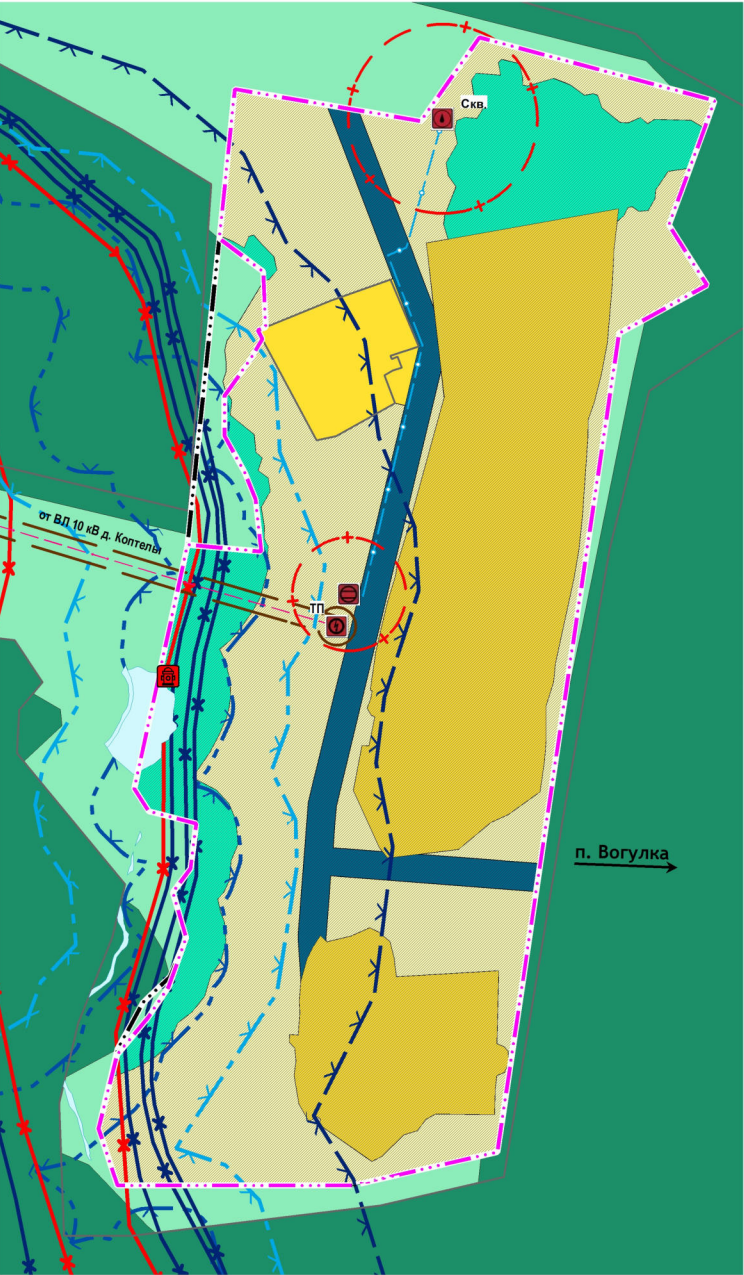

УСЛОВНЫЕ ОБОЗНАЧЕНИЯ

ГРАНИЦЫ

сущ.	проект	
		Граница населенного пункта
		Граница земельных участков, сведения о которых содержатся в ЕГРН

ВОДНЫЕ ОБЪЕКТЫ

		ВФ Земли водного фонда, покрытые поверхностными водами
--	--	--

ФУНКЦИОНАЛЬНЫЕ ЗОНЫ

		Зона застройки индивидуальными жилыми домами
		Зона транспортной инфраструктуры
		Зона озелененных территорий общего пользования (лесопарки, парки, сады, скверы, бульвары, городские леса)
		Зона сельскохозяйственного использования
		Зона лесов
		Иные зоны

ОБЪЕКТЫ ТРУБОПРОВОДНОГО ТРАНСПОРТА И ИНЖЕНЕРНОЙ ИНФРАСТРУКТУРЫ

		Трансформаторная подстанция (ТП)
		Воздушные линии электропередачи 10 кВ
		Артезианская скважина
		Резервуар (противопожарный)
		Водопровод (противопожарный)

ИНЫЕ ОБЪЕКТЫ ФЕДЕРАЛЬНОГО ЗНАЧЕНИЯ, РЕГИОНАЛЬНОГО ЗНАЧЕНИЯ, МЕСТНОГО ЗНАЧЕНИЯ

		Объекты обеспечения пожарной безопасности (пожарный пирс)
--	--	---

ЗОНЫ С ОСОБЫМИ УСЛОВИЯМИ ИСПОЛЬЗОВАНИЯ ТЕРРИТОРИЙ

сущ.	проект.	
		Охранная зона объектов электросетевого хозяйства (вдоль линий электропередачи, вокруг подстанций)
		Водоохранная зона
		Прибрежная защитная полоса
		Береговая полоса
		Зона затопления
		Зона подтопления
		Первый пояс зоны санитарной охраны источника водоснабжения

Ген. директор	Ермакова М.В.	11.2021	14517770.42256736.71.11.2.043.ГП		
АП	Перевозова Н.В.	11.2021	Выполнение научно-исследовательских работ по теме: «Подготовка Проекта внесения изменений в Генеральный план Шалинского городского округа»		
Ведущий проектировщик	Шнейдмиллер Н.Ф.	11.2021			
Ведущий проектировщик	Комарова А.Е.	11.2021	Материалы по обоснованию		
ГИП	Асеева Т.Д.	11.2021			
ГИП	Завка С.В.	11.2021	Стадия	Лист	Листов
Проектировщик 2 категории	Басюк Я.О.	11.2021	ГП	7.7	1
Проектировщик 3 категории	Мамедова А.А.	11.2021	Карта инженерной инфраструктуры и инженерного благоустройства территорий Шалинского городского округа применительно к д. Ижболда, М 1:2000		
Проектировщик 3 категории	Мусиев Т.И.	11.2021			
Проектировщик 3 категории	Разимова Э.Р.	11.2021			
Проектировщик 4 категории	Россошнык О.В.	11.2021			
			ООО «ПроектАр»		