


Выполнение научно-исследовательских работ по теме:
«Подготовка Проекта внесения изменений в Генеральный план Шалинского городского округа»

Карта инженерной инфраструктуры и инженерного благоустройства территорий Шалинского городского округа применительно к территории д. Нижняя Баская
М 1:5000

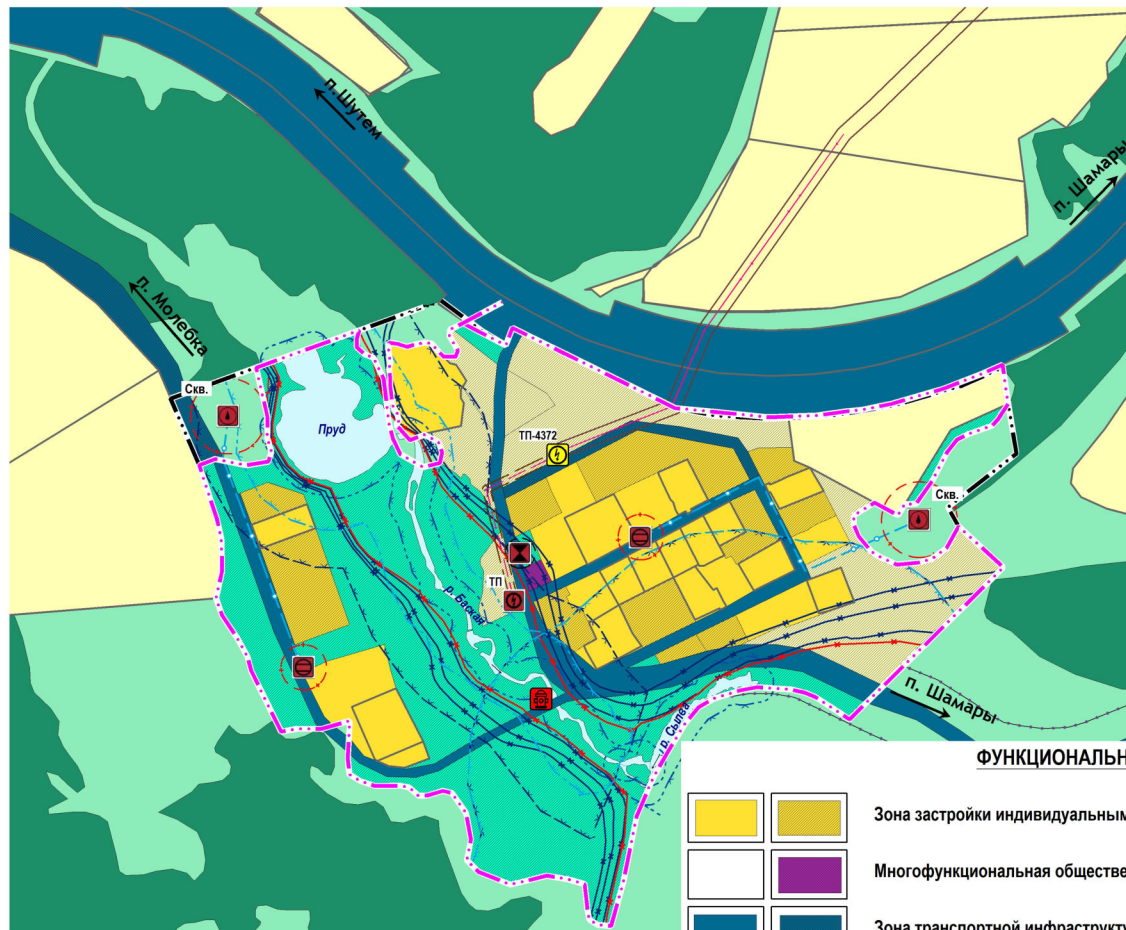

ФУНКЦИОНАЛЬНЫЕ ЗОНЫ

		Зона застройки индивидуальными жилыми домами
		Многофункциональная общественно-деловая зона
		Зона транспортной инфраструктуры
		Зона озелененных территорий общего пользования (лесопарки, парки, сады, скверы, бульвары, городские леса)
		Зона лесов
		Зоны сельскохозяйственного использования
		Зона акваторий
		Иные зоны

УСЛОВНЫЕ ОБОЗНАЧЕНИЯ

ГРАНИЦЫ

сущ.	проект	
		Граница населенного пункта
		Граница земельных участков, сведения о которых содержатся в ЕГРН

ВОДНЫЕ ОБЪЕКТЫ

		ВФ Земли водного фонда, покрытые поверхностными водами
--	--	--

ОБЪЕКТЫ ТРУБОПРОВОДНОГО ТРАНСПОРТА

сущ.	рек.	проект	
			Трансформаторная подстанция (ТП)
			Воздушные линии электропередачи 10 кВ
			Водонепроницаемый шамбо
			Артезианская скважина
			Резервуар (противопожарный)
			Водопровод (противопожарный)
ИНЫЕ ОБЪЕКТЫ ФЕДЕРАЛЬНОГО ЗНАЧЕНИЯ, РЕГИОНАЛЬНОГО ЗНАЧЕНИЯ, МЕСТНОГО ЗНАЧЕНИЯ			
			Объекты обеспечения пожарной безопасности (пожарный пирс)

ЗОНЫ С ОСОБЫМИ УСЛОВИЯМИ ИСПОЛЬЗОВАНИЯ ТЕРРИТОРИИ

сущ.	проект.	
		Санитарно-защитная зона предприятий, сооружений и иных объектов
		Охранная зона объектов электросетевого хозяйства (вдоль линий электропередачи, вокруг подстанций)
		Водоохранная зона
		Прибрежная защитная полоса
		Водоохранная зона и прибрежная защитная полоса
		Береговая полоса
		Зона затопления
		Зона подтопления
		Придорожная полоса
		Первый пояс зоны санитарной охраны источника водоснабжения

Ген. директор	Ермолова М.В.	11.2021	14517770.42256736.71.11.2.043.ГП		
АП	Перевозова Н.В.	11.2021	Выполнение научно-исследовательских работ по теме: «Подготовка Проекта внесения изменений в Генеральный план Шалинского городского округа»		
Ведущий радиотрионтер	Шнейдмиллер Н.Ф.	11.2021			
Ведущий радиотрионтер	Ковалева А.Е.	11.2021			
ГИП	Алаева Т.Д.	11.2021			
ГИП	Завка С.В.	11.2021	Материалы по обоснованию	Стадия	Лист
Радиотрионтер 2 категории	Басков Я.О.	11.2021		ГП	7.5
Радиотрионтер 3 категории	Мамедова А.А.	11.2021			1
Радиотрионтер 3 категории	Мушав Т.И.	11.2021			
Радиотрионтер 3 категории	Разимова Э.Р.	11.2021	Карта инженерной инфраструктуры и инженерного благоустройства территорий Шалинского городского округа применительно к территории д. Нижняя Баская М 1:5000		
Радиотрионтер 4 категории	Россошников О.В.	11.2021			
				ООО «ПроектАр»	